


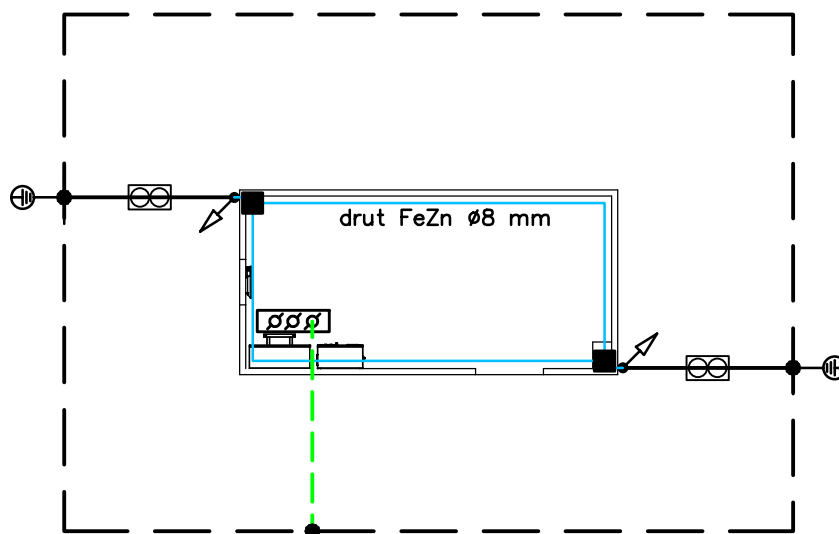

LEGENDA:

	ZWÓD POZIOMY FeZn Ø8
	POŁĄCZENIE PRZEWODÓW
	UZIOM POZIOMY Fe/Zn 30x4
	POŁĄCZENIE SPAWANE
	ZŁĄCZE KONTROLNE
	GLÓWNA SZYNA UZIEMIAJĄCA
	UZIEMIENIE
	MASZT KOMINOWY
	UZIOM POZIOMY Fe/Zn 25x4 UKŁADANY POD POSADZKĄ
	ZWÓD PIONOWY NAPRĘŻNY

Uziom otokowy prowadzić w ziemi na głębokości 0,7 m w odległości 1,0 m od fundamentów budynku.

Przewody odprowadzające wykonane przewodem FeZn Ø8 mm należy układać w grubościennych rurkach PVC ułożonych w bruzdach wykonanych w warstwach ocieplenia.

Złącza kontrolne należy instalować w obudowach izolacyjnych wnekowych 150x150x100 mm zabudowanych na wys. 0,3 m od poziomu terenu.

INVENT

PRACOWNIA PROJEKTOWO-WYKONAWCZA
mgr inż. Jacek Krawczyński

ul. Spółdzielcza 11/4; 58-100 Świdnica; tel. 607-165-021, invent@g.pl

obiekt:

Budowa sieci wodociągowej z Olszan do Modłęcina w Gminie Strzegom

adres inwestycji:

dz.nr 1132, 1319/1, 921, 1319/2 obręb Olszany
dz. nr 367, 359, 273 obręb Modłęcina

inwestor:

WiK Sp. z o.o. w Strzegomiu, ul. Wesoła 7, 58-150 Strzegom

faza:

PROJEKT TECHNICZNY

branża:

INSTALACJE ELEKTRYCZNE

projektant/nr uprawnień-inst. elektr.:

podpis:

mgr inż. Marek Uss
upr. nr ew. 128/DOŚ/08

rysunek:

BUDYNEK KONTENERA - INSTALACJA ODGROMOWA

data:

05.06.2025r.

skala:

1:100

nr rysunku:

IE-01