


LEGENDA:

-  – Główna szyna uziemiająca
- – Instalacja wyrównawcza układana na ścianach na uchwytych systemowych
-  – Uziom – podłączyć do projektowanego uziomu otokowego
-  – Połączenie wyrównawcze wykonane linką LY6mm2 i opasek zaciskowych na rurach

UWAGA!

1. Instalację wyrównawczą wykonać z bednarki ocynkowanej 25x4mm .
2. Instalację wyrównawczą rozprowadzić na ścianach za pomocą uchwytów systemowych na wysokości 20cm nad posadzką
3. Wszystkie metalowe elementy wyposażenia rury instalacji c.o. , wody zimnej , gazu . podłączyć do instalacji wyrównawczej za pomocą linki LY6mm2

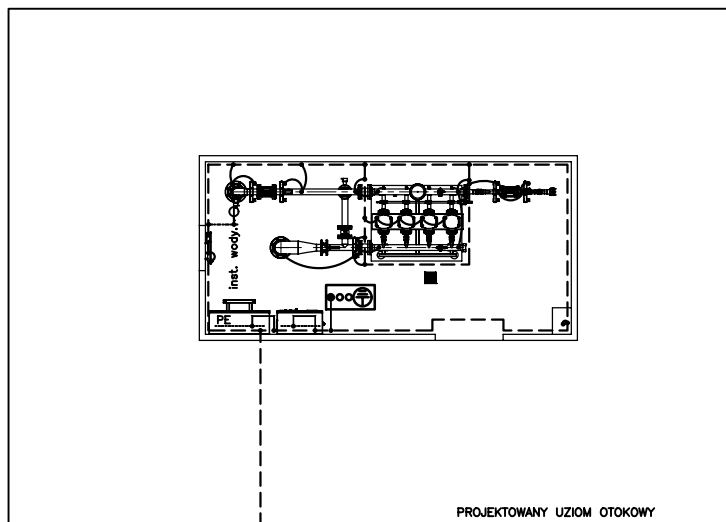

INVENT

PRACOWNIA PROJEKTOWO-WYKONAWCZA
mgr inż. Jacek Krawczyński

ul. Spółdzielcza 11/4; 58-100 Świdnica; tel. 607-165-021, invent@g.pl

obiekt:

Budowa sieci wodociągowej z Olszan do Modłęcina w Gminie Strzegom

adres inwestycji:

dz.nr 1132, 1319/1, 921, 1319/2 obręb Olszany
dz. nr 367, 359, 273 obręb Modłęcina

inwestor:

WiK Sp. z o.o. w Strzegomiu, ul. Wesoła 7, 58-150 Strzegom

faza:

PROJEKT TECHNICZNY

branża:

INSTALACJE ELEKTRYCZNE

projektant/nr uprawnień-inst. elektr.:

podpis:

mgr inż. Marek Uss
upr. nr ew. 128/DOŚ/08

rysunek:

BUDYNEK KONTENERA - INSTALACJA WYRÓWNAWCZA

data:

05.06.2025r.

skala:

1:100

nr rysunku:

IE-02