

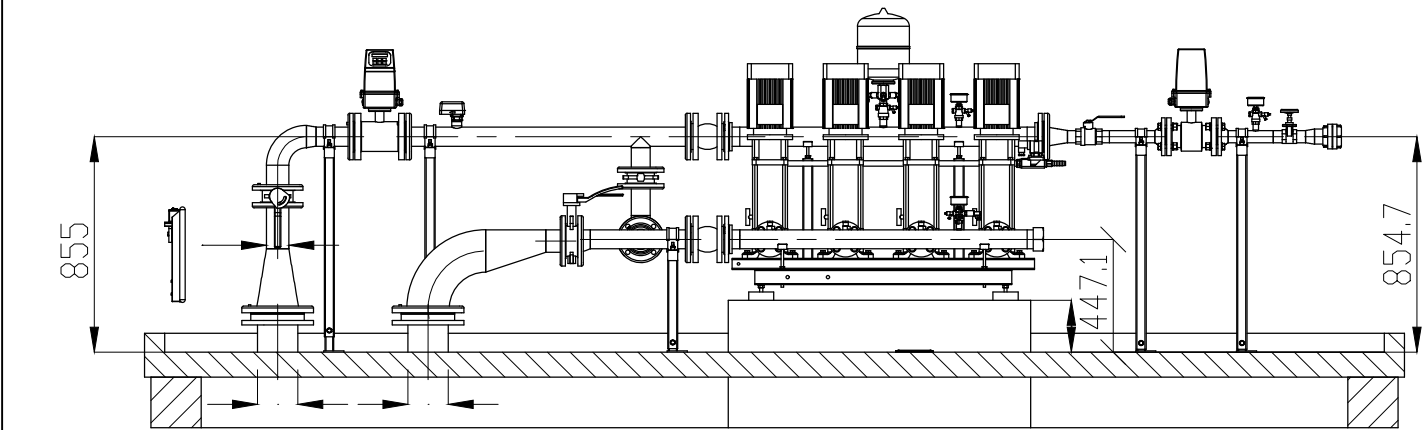


17	Instalacja wyrównawcza	K5 orurowanie DN 32 - DN125	1		
16	Przepustnica URANIA	DN 65	1		
15	Zawór zwrotny Socla 402	DN 65	1		
14	SW- Podpora stojąca (kpl.)	260_740 DN 65	2	AISI 304	
13	SW- Podpora stojąca (kpl.)	260_320 DN 65	1	AISI 304	
12	SW- Podpora stojąca (kpl.)	260_740 DN 40	2	AISI 304	
11	Centrala sterująca	1200x800x300	1		
10	Rama pod szafę dla ZH-CRFF	S=800	1		
9	Szafa BH	080630	1		
8	ZH- Wspornik szafy poza ZH	BH0600x600x300- BH0800x600x300	1	AISI 304	
7	Grzejnik	Elektryczny	1		
6	Osuszacz_	Maeco Dry	1		
5	ZH-moduł DR dla CR5	DN65	1		
4	PW - Przyłącze DT	DN65_DN40	1		
3	PW - Przyłącze tłoczne	DN80_DN65	1		
2	PW - Przyłącze ssawne	DN80_DN65	1		
1	ZH-CRFF (alt1)	4. 5- 8,15kW	1		
Lp.	Nazwa elementu	Typ/długość	Ilość	Material	Uwagi / Lr

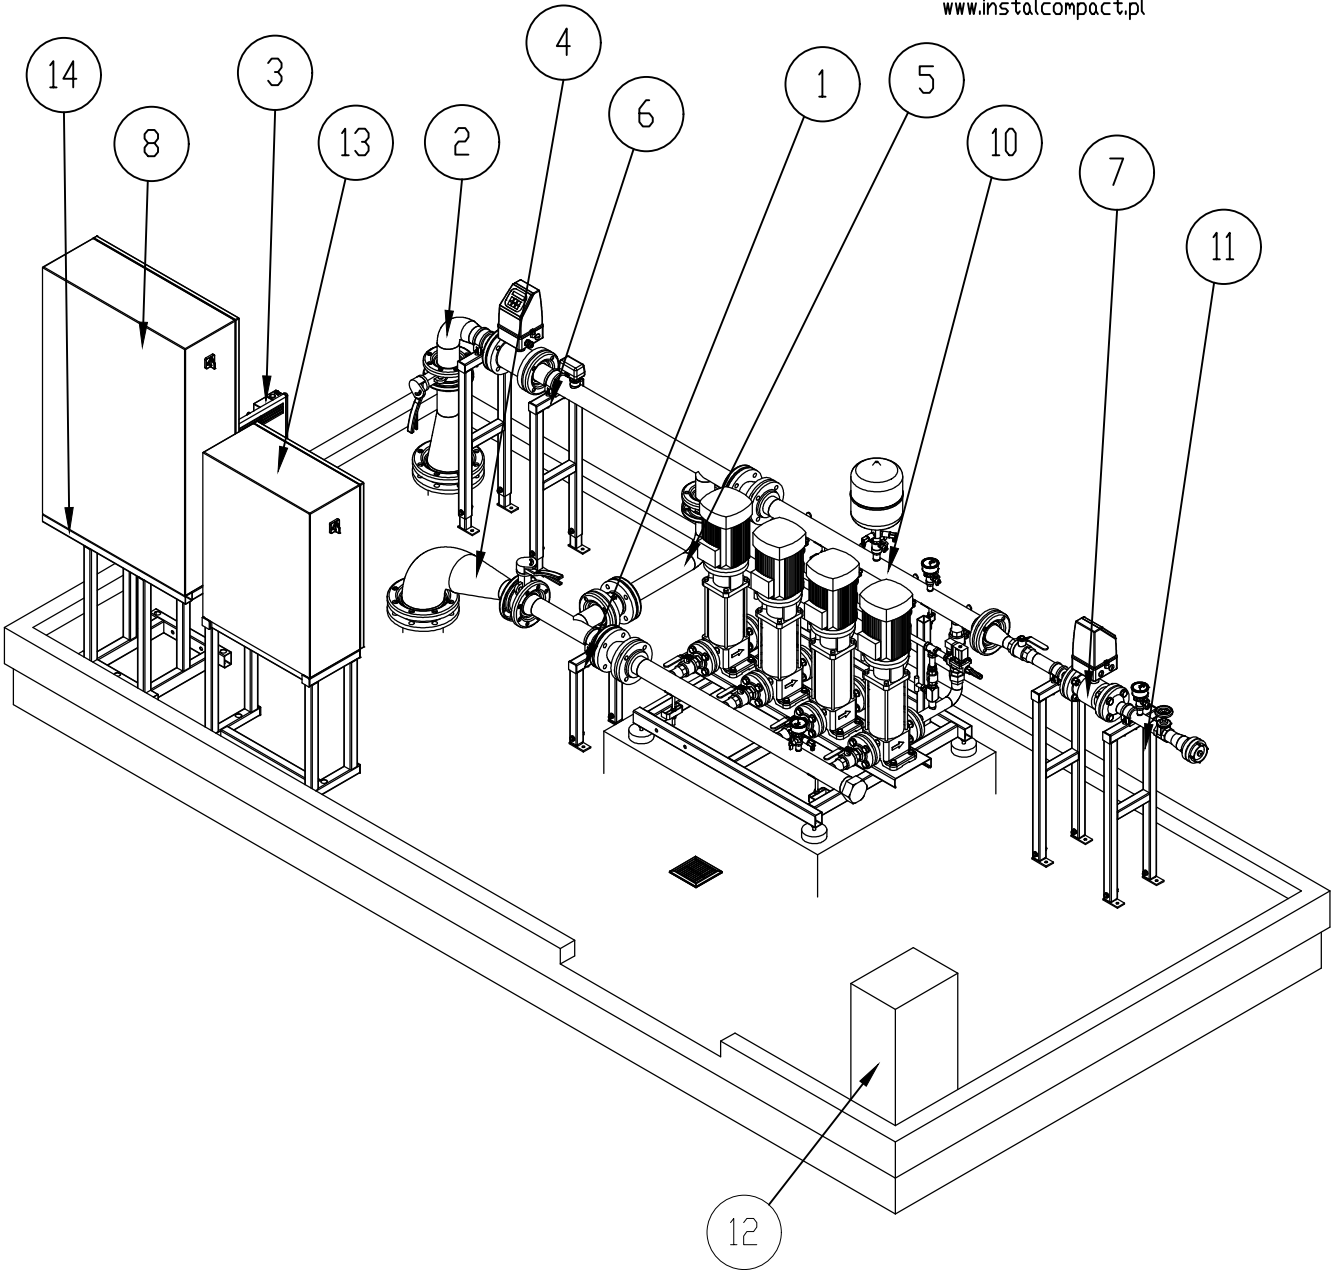

PRZEKRÓJ A-A

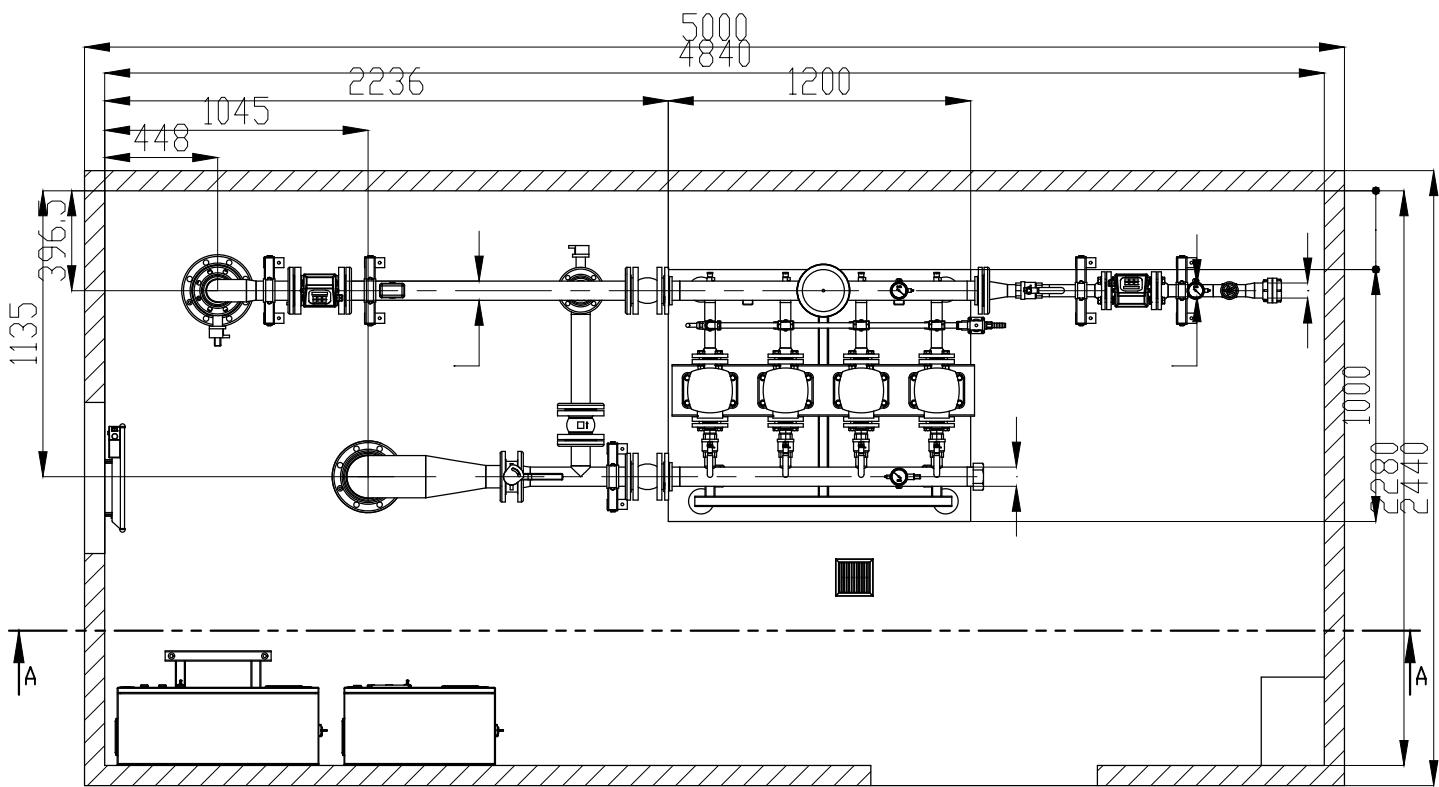

**Instal
compact**

Instalcompact sp. z o.o.
62-080 Tarnowa Podgórze, ul. Wierzbowa 23
tel.: +48 (061) 814-67-55, fax: +48 (061) 816-40-16
www.instalcompact.pl

INVENT PRACOWNIA PROJEKTOWO-WYKONAWCZA
mgr inż. Jacek Krawczyński
ul. Spółdzielcza 11/4; 58-100 Świdnica; tel. 607-165-021, invent@g.pl

obiekt:
Budowa sieci wodociągowej z Olszan do Modłęcina w Gminie Strzegom

adres inwestycji:
dz.nr 1132, 1319/1, 921, 1319/2 obręb Olszany
dz. nr 367, 359, 273 obręb Modłęcina

inwestor:
WiK Sp. z o.o. w Strzegomiu, ul. Wesola 7, 58-150 Strzegom

faza:
PROJEKT ZAGOSPODAROWANIA TERENU

branża:
INSTALACJE SANITARNE

projektant/nr uprawnień-inst. sanit.:
mgr inż. Jacek Krawczyński
upr. nr ew. DOŚ/0419/PWBS/17

podpis:

sprawdzający/nr uprawnień-inst. sanit.:
mgr inż. Marek Malesza
upr. nr ew. 118/DOŚ/13

podpis:

rysunek:
KONTENEROWA POMPOWNIA WODY - OLSZANY MODŁĘCIN GM.STRZEGOM V1

data:
05.06.2025r.

skala:
1:30

nr rysunku:
IS-10